


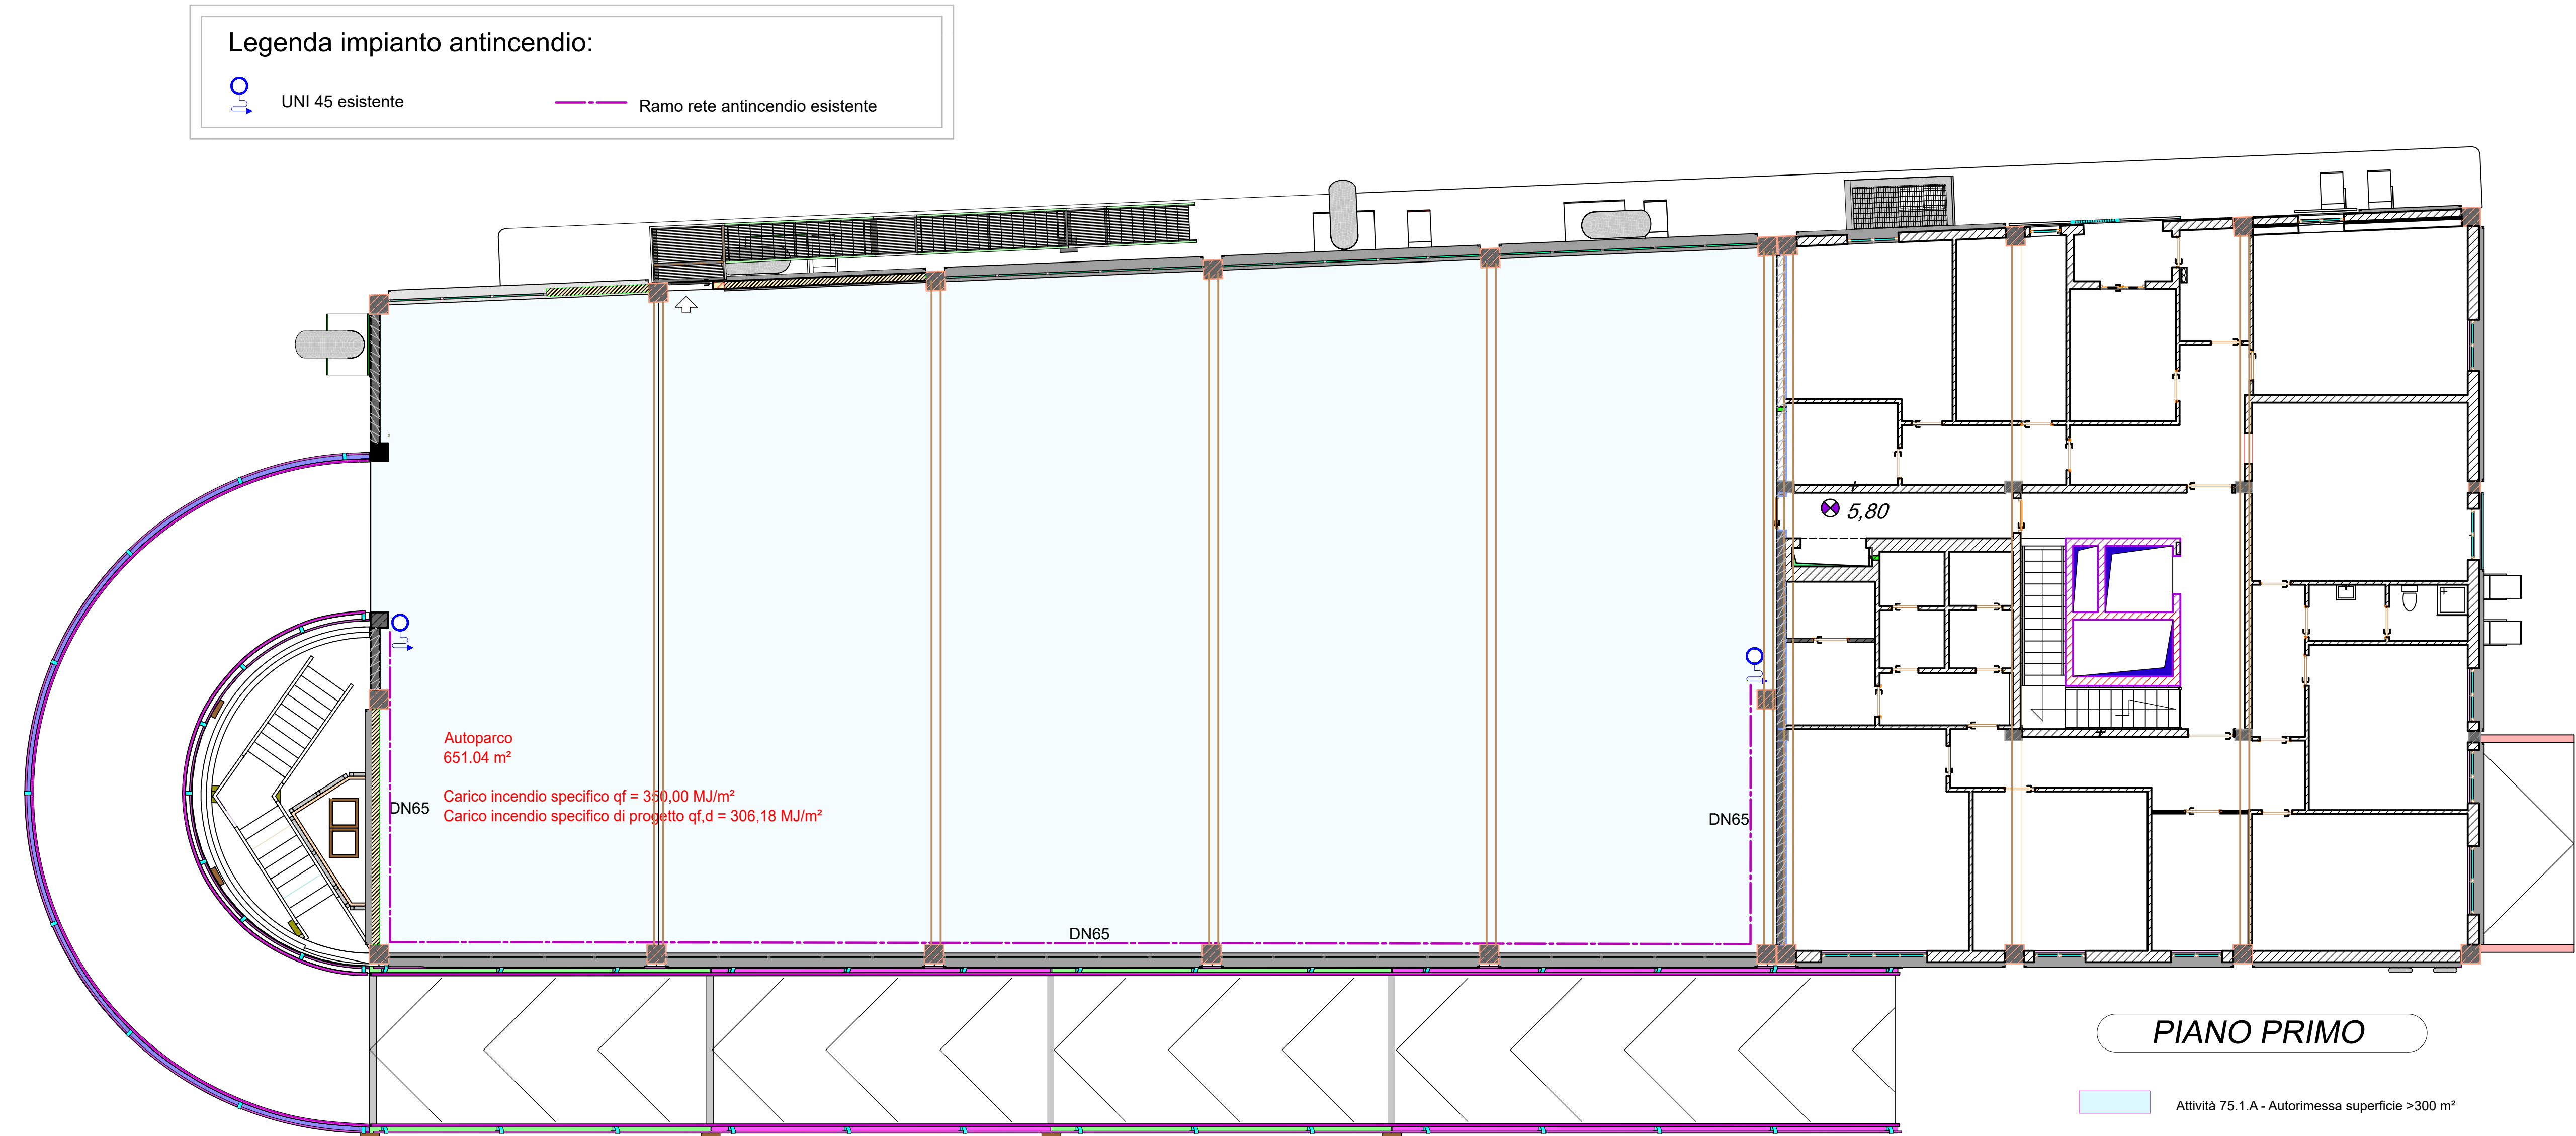
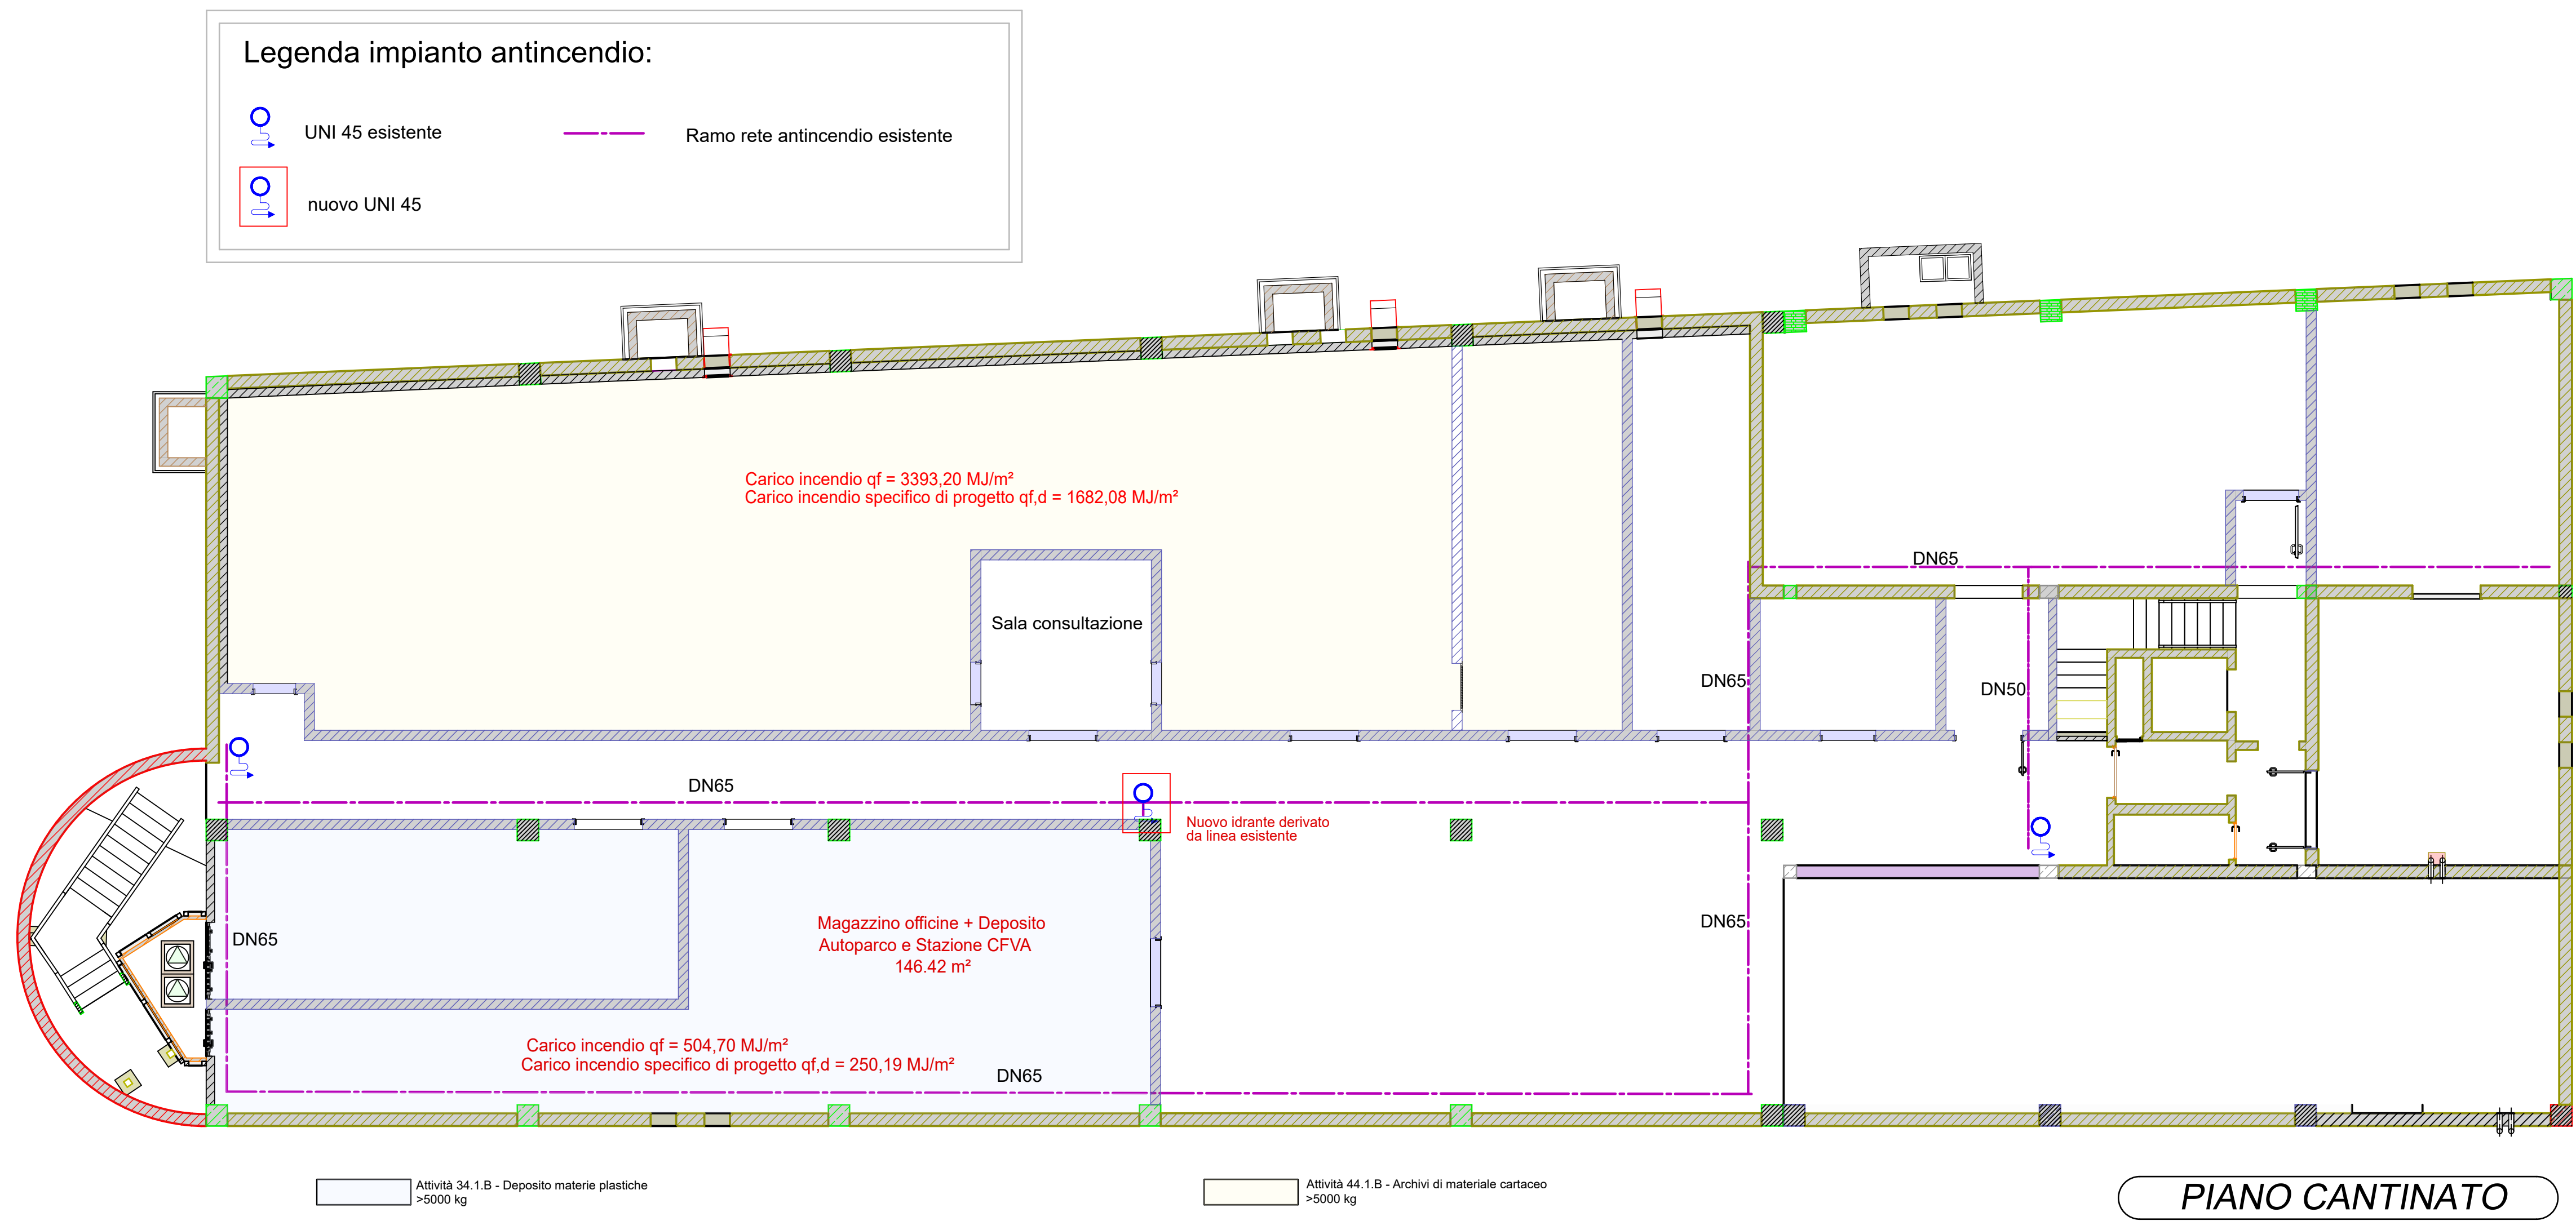


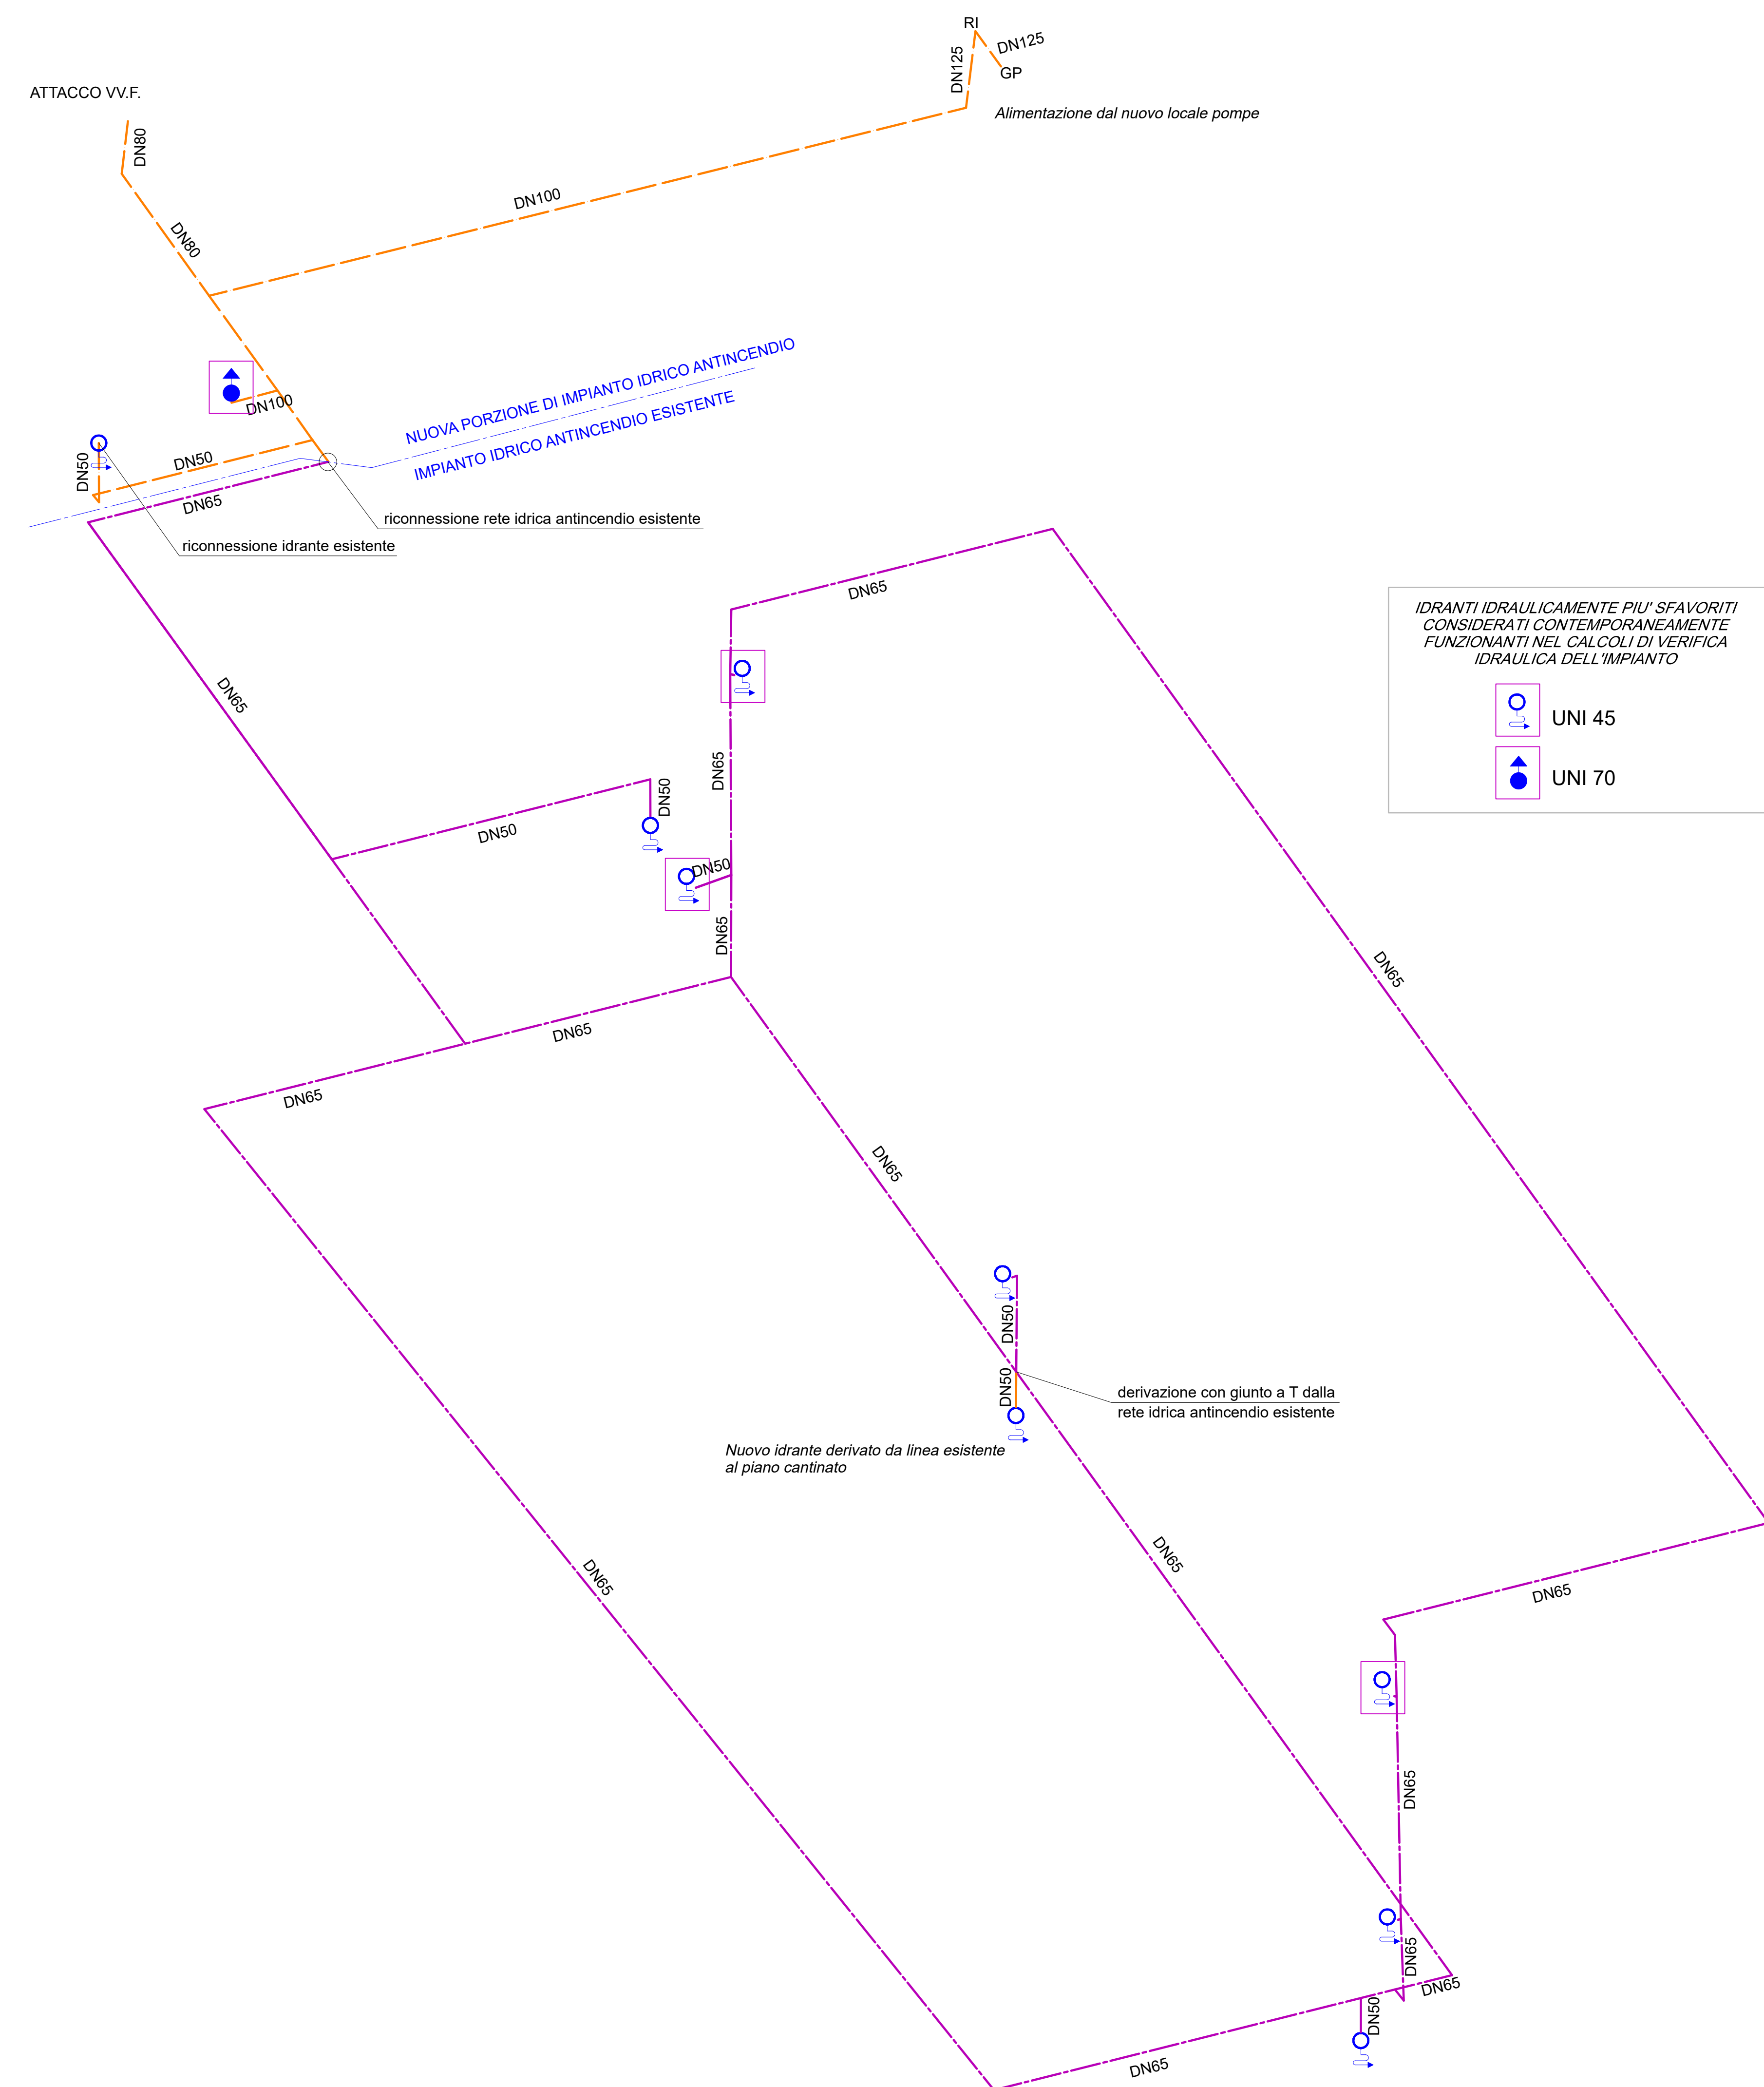

SCHEMA 3D IMPIANTO ANTINCENDIO CON INDICAZIONE IDRANTI IN FUNZIONE PER CALCOLO DI DIMENSIONAMENTO DELL'IMPIANTO E DEL VOLUME DELLA RISERVA IDRICA

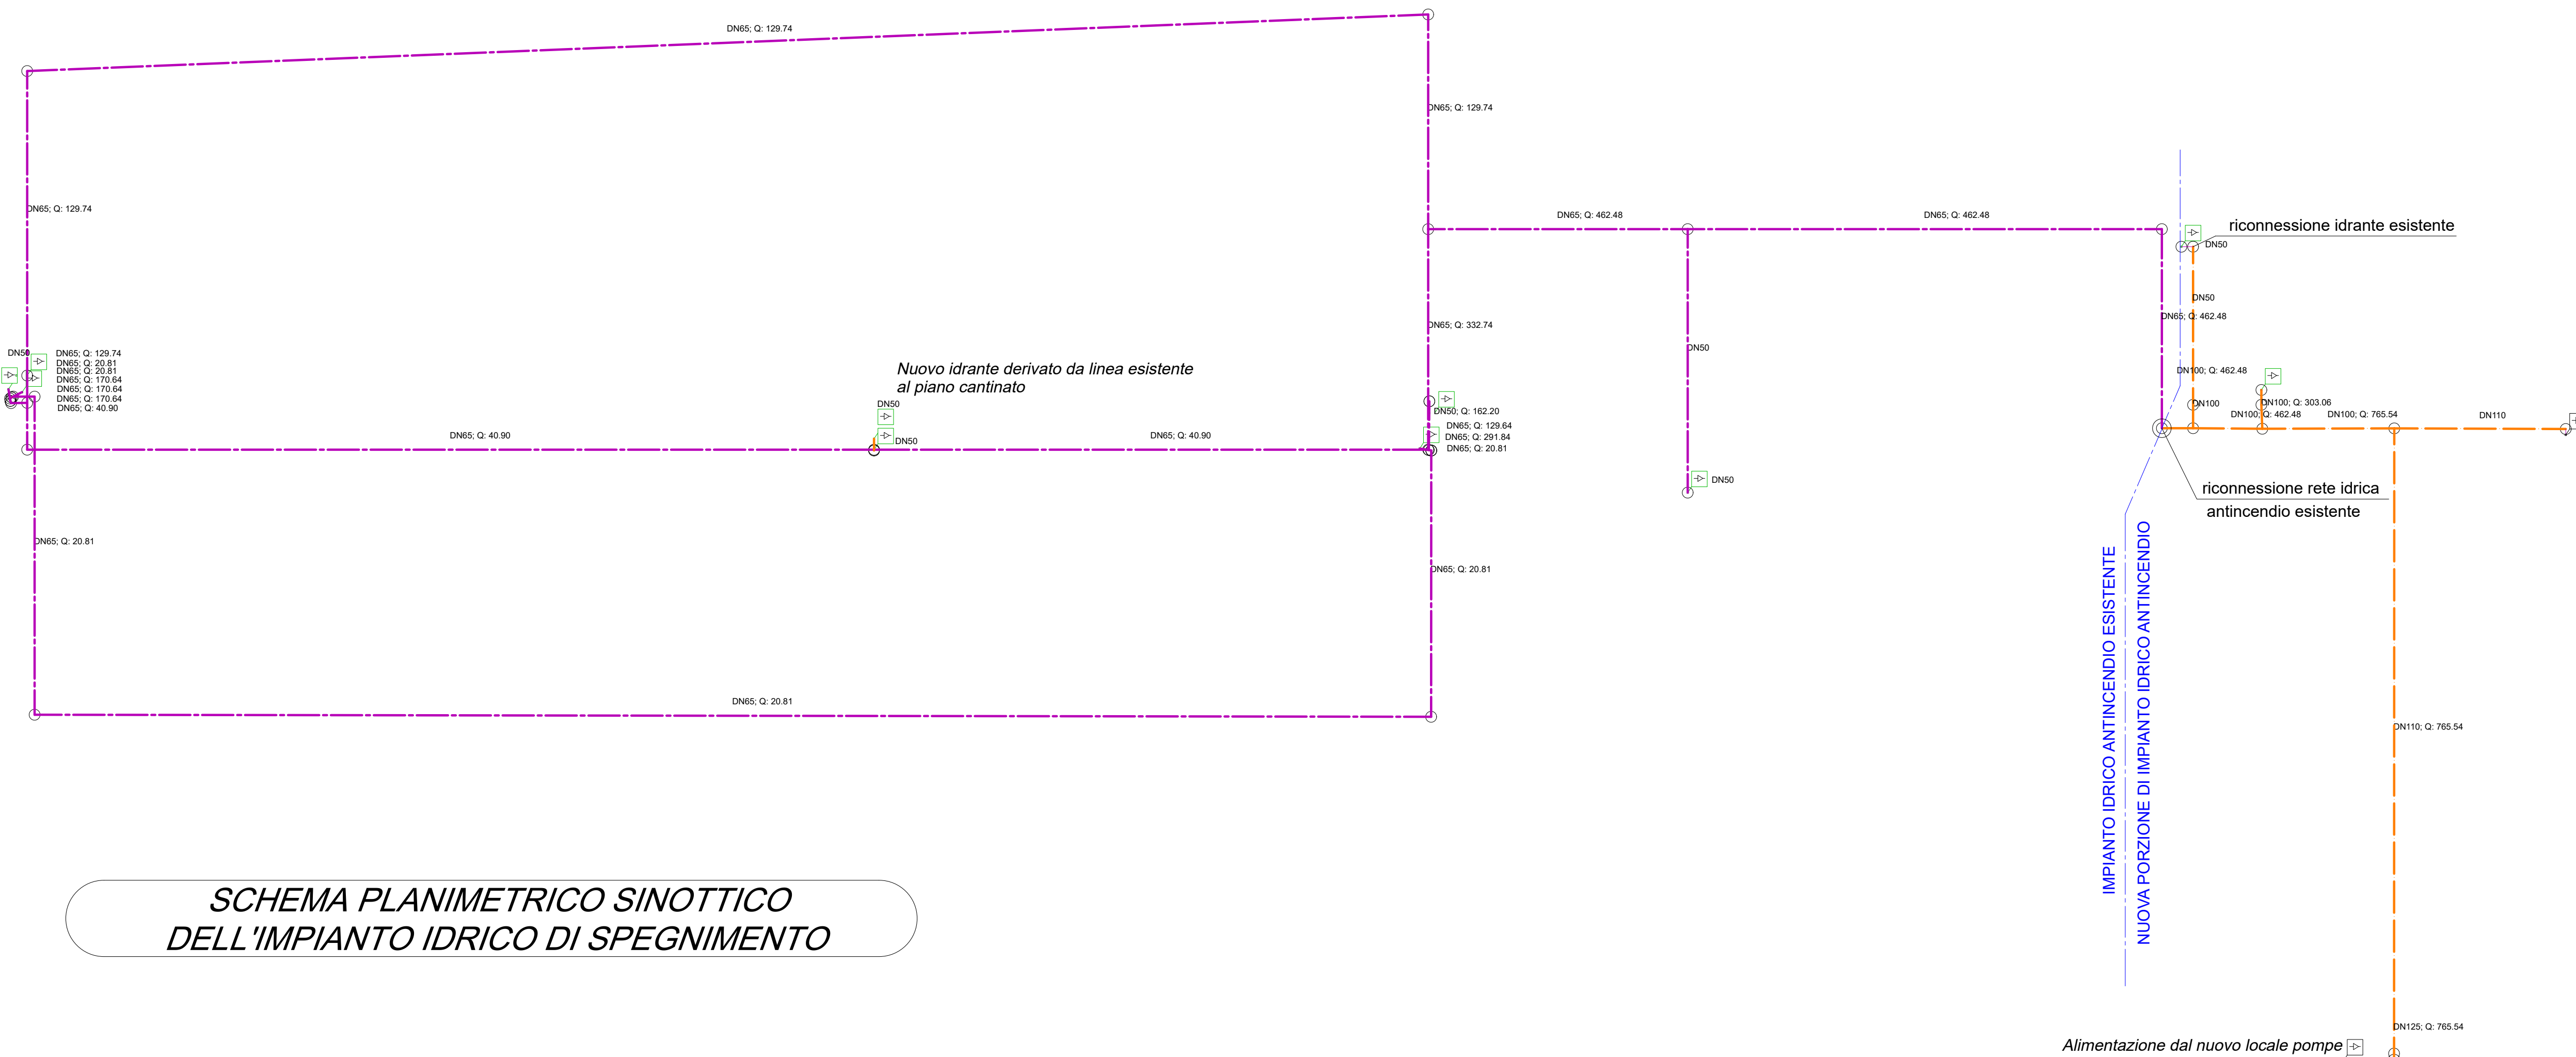

- Legenda impianto antincendio:
- UNI 45 esistente
  - nuovo idrante a colonna UNI 70 2 attacchi
  - nuovo gruppo attacco motopompa VVF UNI 70
  - Ramo rete antincendio esistente
  - Nuovo ramo rete antincendio

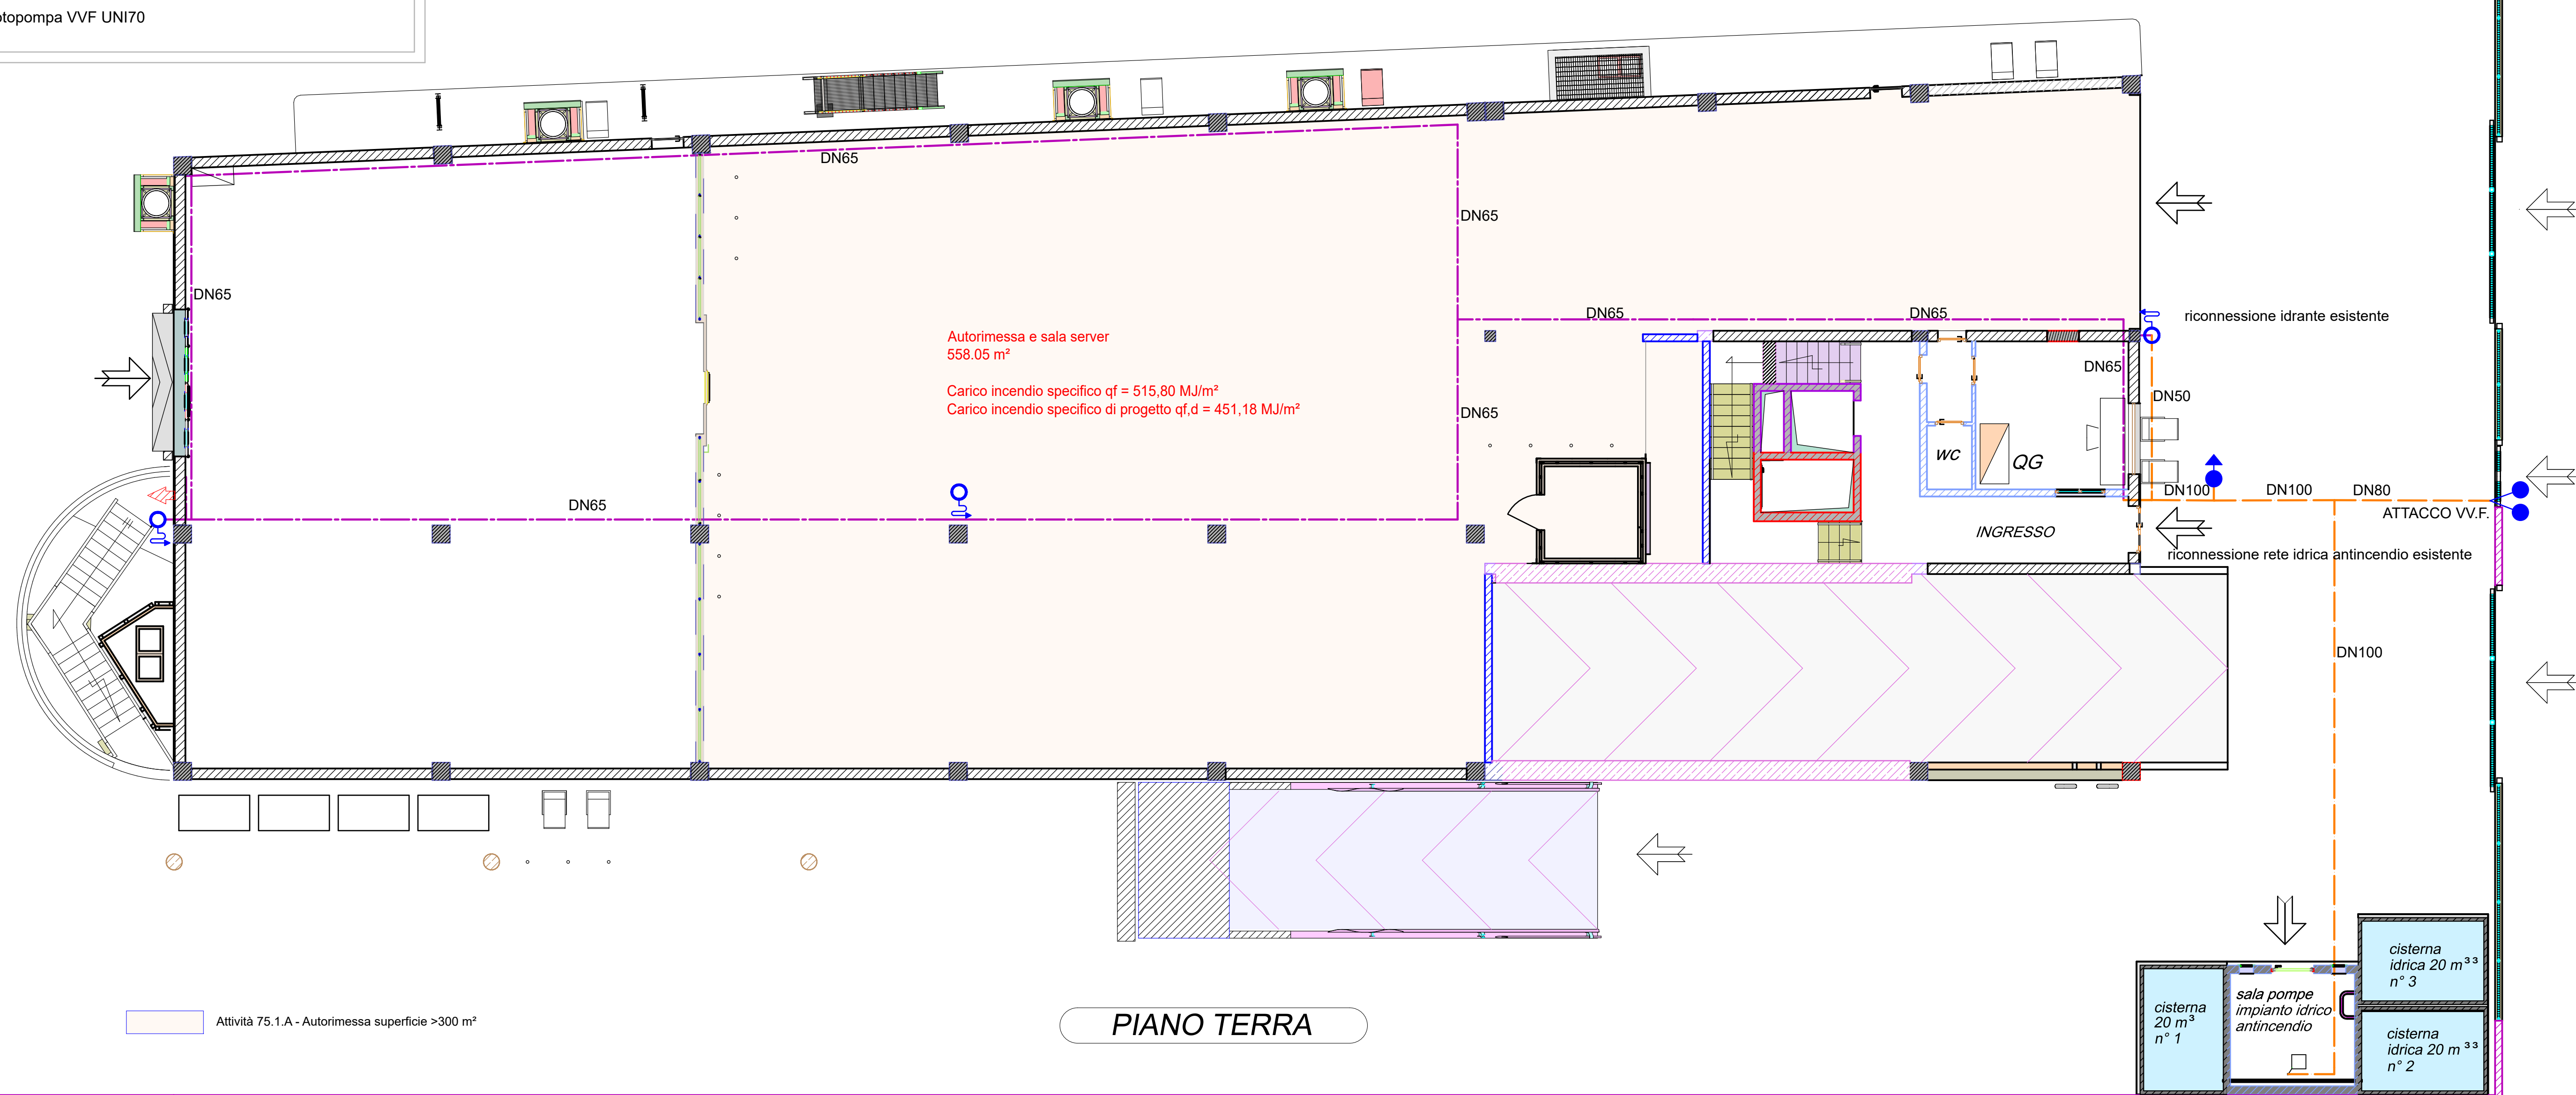

REGIONE AUTONOMA DELLA SARDEGNA

ASSESSORATO DEI LAVORI PUBBLICI

DIREZIONE GENERALE DEI LAVORI PUBBLICI  
SERVIZIO DEL GENIO CIVILE DI ORISTANO

Interventi straordinari per gli adempimenti sulla sicurezza nei luoghi di lavoro ai sensi del D.Lgs. 81/08, nell'immobile in uso al CFVA (Corpo Forestale e Vigilanza Ambientale), sito in Oristano Via Currelli n.6, Oristano (cod. 220).  
- CUP: E15E20004000002. - PROGETTO ESECUTIVO -

IDENTIFICAZIONE DEI COMPARTIMENTI E IMPIANTO IDRICO ANTINCENDIO: PLANIMETRIA E ISOMETRICO

GIANNI PORCU  
Ordine degli Ingegneri della Provincia di Oristano  
Ingegnere  
29/09/2024  
23/24-12  
GMT+02:00

Mario Bosu  
29/09/2024  
08:54:23  
GMT+01:00

I PROGETTISTI  
Ing. Mario Bosu  
Ing. Gianni Porcu  
Arch. Jr. Carlo Orrù

IL R. U. P.  
Ing. Stefano Piga

Studio Tecnico Associato degli Ingegneri Porcu-Sacchi  
www.porcusacchi.it

STUDIO TECNICO ING. MARIO BOSU  
Cao Umberto I, n° 1/b - Giliarda (OR) - 09074 - 347/70.25.206  
bosum@tiscali.it - mario.bosu@ingpec.eu

30/07/2026 TAV. 06\_4 SCALA: 1:100 REV. 03